



会 签 栏	姓名	实 名	签 名
建 筑 专业 审核	审核人	鲁 宇	注册（执业）章
电 气 专业 审核	审核人	鲁 宇	注册（执业）章
水 暖 专业 审核	审核人	鲁 宇	注册（执业）章
预 留 章	预留章	预留章	预留章
出 图 章	出图章	出图章	出图章
审 图 章	审图章	审图章	审图章
竣 工 章	竣工章	竣工章	竣工章
平面分区图 KEY PLAN	平面分区图 KEY PLAN	平面分区图 KEY PLAN	平面分区图 KEY PLAN
附 注 DESCRIPTIONS	附 注 DESCRIPTIONS	附 注 DESCRIPTIONS	附 注 DESCRIPTIONS
禾泽都林 设计集团有限公司 HESOMS DESIGN GROUP Co., Ltd 建筑行业（建筑工程）甲级：A133012581 市政行业 乙级：A233012588 风景园林工程专项 乙级：A233012588 自资规甲字23330660	禾泽都林 设计集团有限公司 HESOMS DESIGN GROUP Co., Ltd 建筑行业（建筑工程）甲级：A133012581 市政行业 乙级：A233012588 风景园林工程专项 乙级：A233012588 自资规甲字23330660	禾泽都林 设计集团有限公司 HESOMS DESIGN GROUP Co., Ltd 建筑行业（建筑工程）甲级：A133012581 市政行业 乙级：A233012588 风景园林工程专项 乙级：A233012588 自资规甲字23330660	禾泽都林 设计集团有限公司 HESOMS DESIGN GROUP Co., Ltd 建筑行业（建筑工程）甲级：A133012581 市政行业 乙级：A233012588 风景园林工程专项 乙级：A233012588 自资规甲字23330660
合作设计单位 CO-OPERATED WITH	合作设计单位 CO-OPERATED WITH	合作设计单位 CO-OPERATED WITH	合作设计单位 CO-OPERATED WITH
审 定 陈 坚	审 定 陈 坚	审 定 陈 坚	审 定 陈 坚
审 核 何建波	审 核 何建波	审 核 何建波	审 核 何建波
校 对 沈立安	校 对 沈立安	校 对 沈立安	校 对 沈立安
项 目 经 理 陈 坚	项 目 经 理 陈 坚	项 目 经 理 陈 坚	项 目 经 理 陈 坚
建设单位 CLIENT 嵊州市交通投资发展集团有限公司	建设单位 CLIENT 嵊州市交通投资发展集团有限公司	建设单位 CLIENT 嵊州市交通投资发展集团有限公司	建设单位 CLIENT 嵊州市交通投资发展集团有限公司
工程名称 PROJECT 嵊州市公路应急保障基地建设项目	工程名称 PROJECT 嵊州市公路应急保障基地建设项目	工程名称 PROJECT 嵊州市公路应急保障基地建设项目	工程名称 PROJECT 嵊州市公路应急保障基地建设项目
子 项 SUB ITEM 2#设备物资储备用房	子 项 SUB ITEM 2#设备物资储备用房	子 项 SUB ITEM 2#设备物资储备用房	子 项 SUB ITEM 2#设备物资储备用房
图 名 TITLE 一层给排水平面图、给排水系统图	图 名 TITLE 一层给排水平面图、给排水系统图	图 名 TITLE 一层给排水平面图、给排水系统图	图 名 TITLE 一层给排水平面图、给排水系统图
合同号 J2023-061 设计阶段 初步设计	合同号 J2023-061 设计阶段 初步设计	合同号 J2023-061 设计阶段 初步设计	合同号 J2023-061 设计阶段 初步设计
版 次 1 图 别 给排水	版 次 1 图 别 给排水	版 次 1 图 别 给排水	版 次 1 图 别 给排水
日期 2024.01 图号 0003	日期 2024.01 图号 0003	日期 2024.01 图号 0003	日期 2024.01 图号 0003

本图不盖出图专用章视为无效

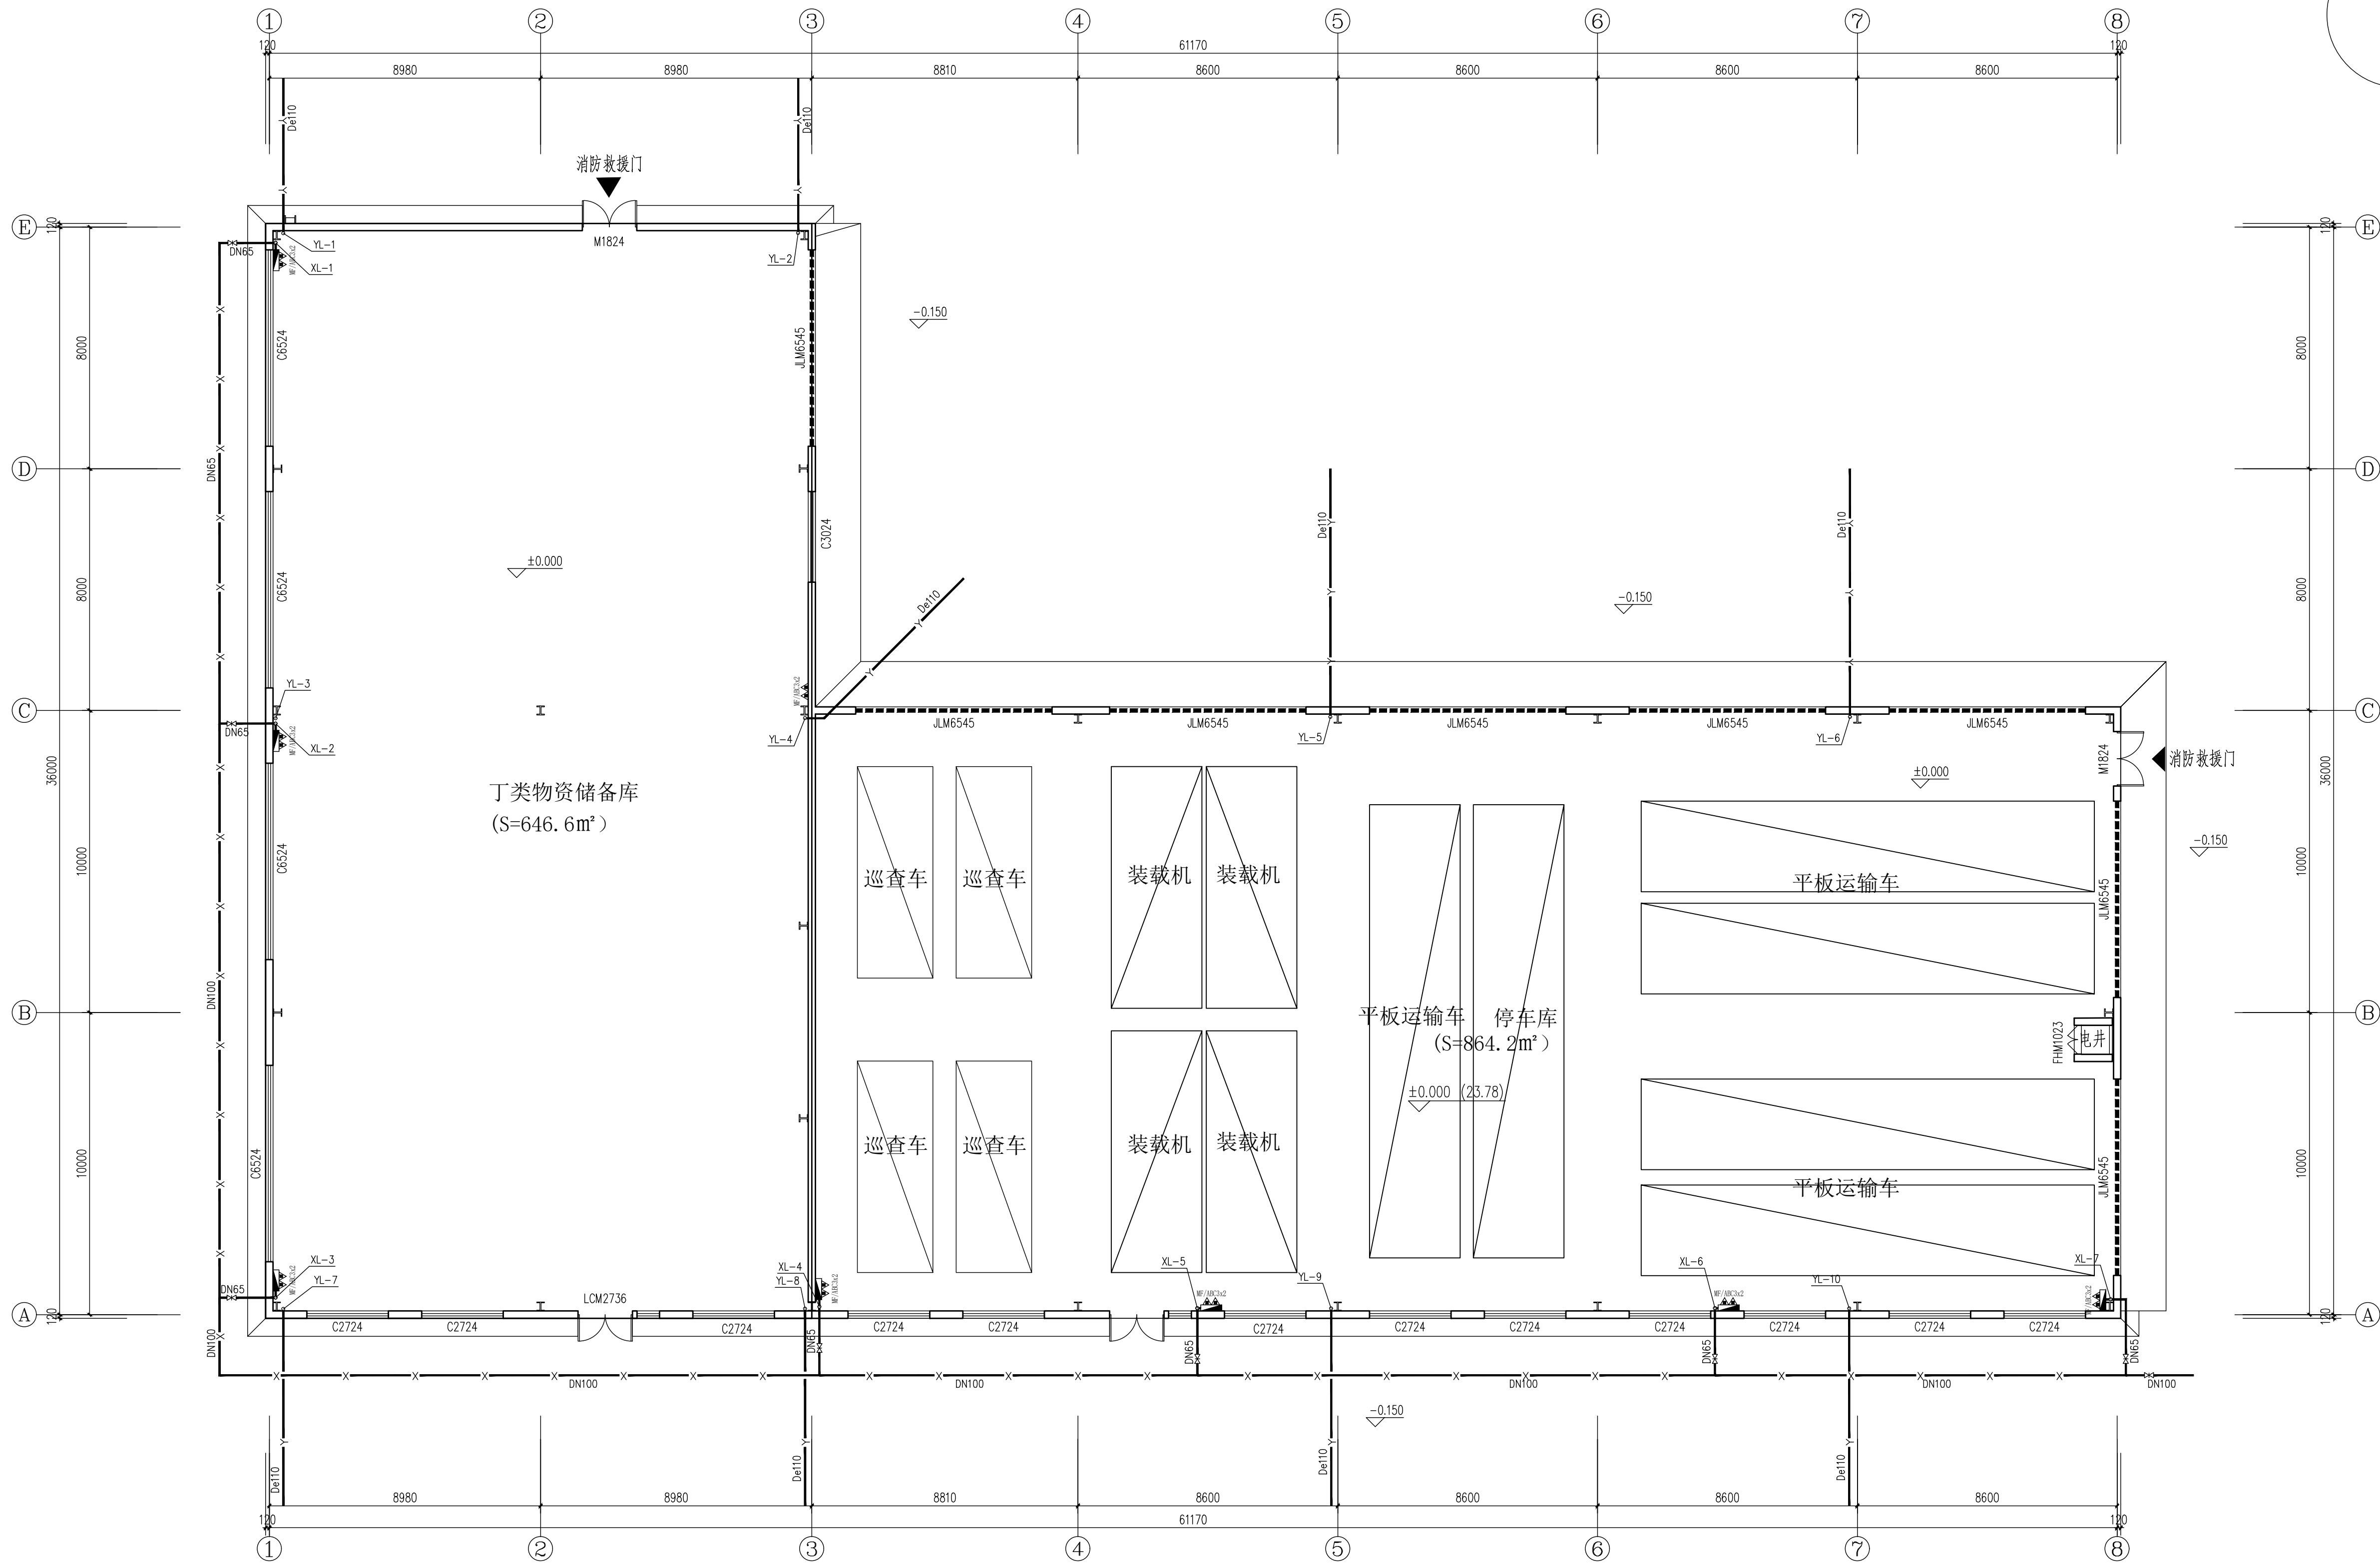

一层给排水平面图 1:125

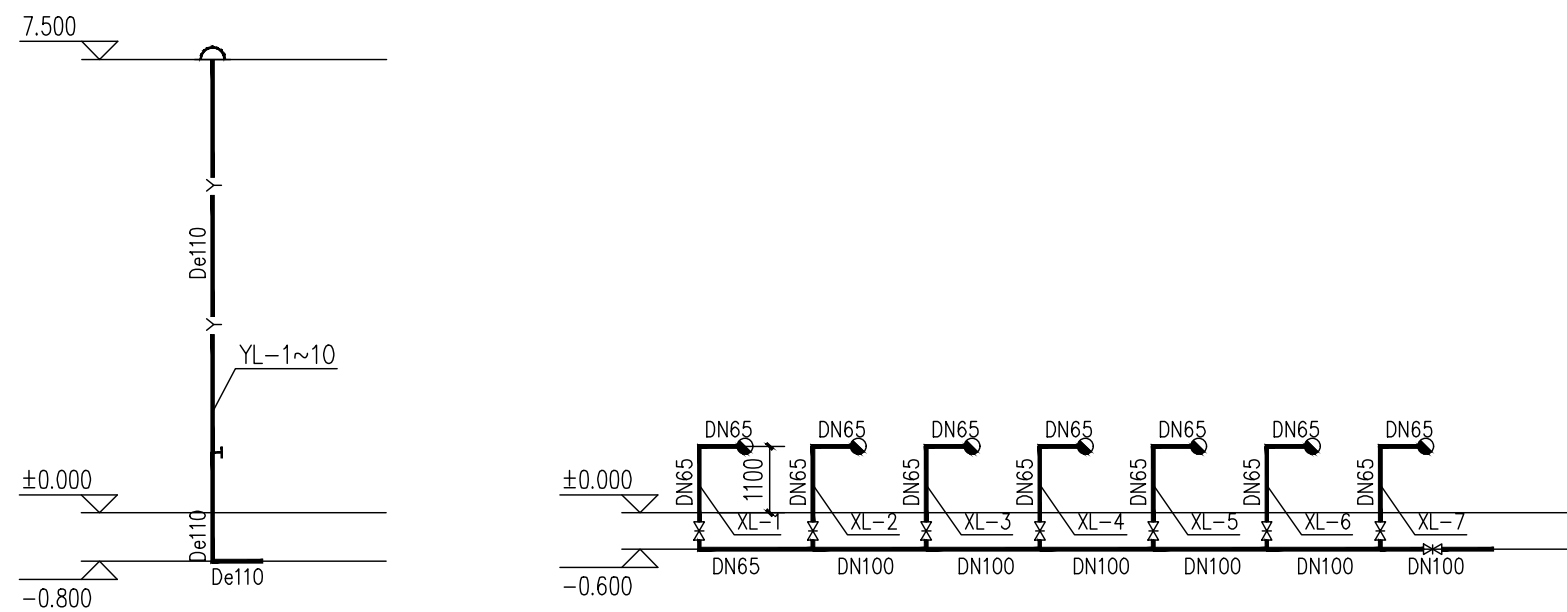

给排水系统图