

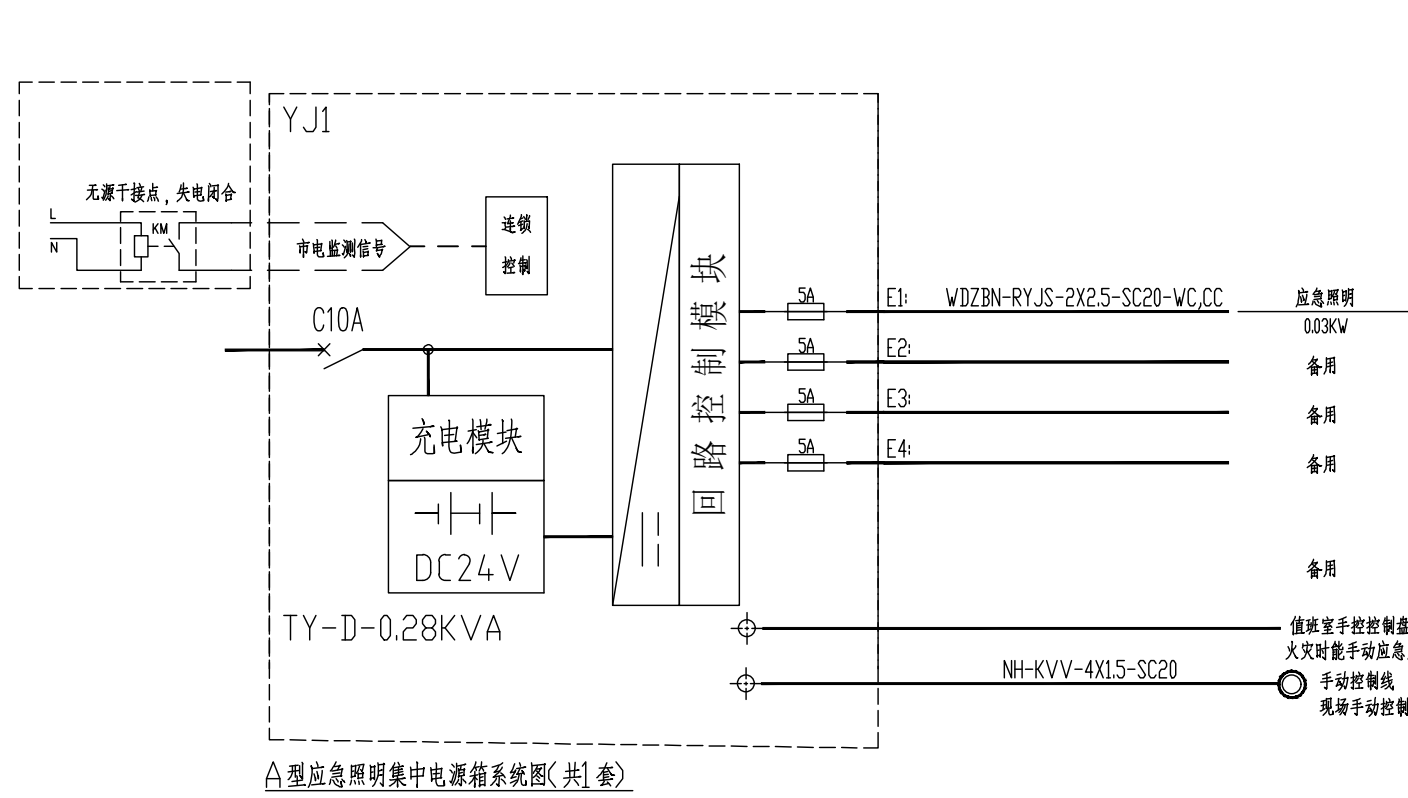


实 名 签 名	
项目负责人	马大杰
专业负责人	邢昊
设 计 人	邢昊
注册(执业)章	
预留章	
出图章	
审图章	
竣工章	
平面分区图 KEY PLAN	
附 注 DESCRIPTIONS	
禾泽都林 HESOMS 设计集团有限公司 HESOMS DESIGN GROUP Co., Ltd 建筑行业(建筑工程)甲级: A133012581 市政行业 乙级: A233012588 风景园林工程专项 乙级: A233012588 自资规甲字23330660	
合作设计单位 CO-OPERATED WITH	
审 定	陈坚
审 核	袁东
校 对	张盈
项目经理	陈坚
建设单位 CLIENT	嵊州市交通投资发展集团有限公司
工程名称 PROJECT	嵊州市公路应急保障基地建设项目
子 项 SUB ITEM	2#设备物资储备用房
图 名 TITLE	一层电气平面图
合同号 CONTRACT No.	J2023-061
设计阶段 DESIGN STAGE	施工图
版 次 EDITION No.	1
图 别 DRAWING TYPE	电气
日期 DATE	2024.01
图 号 DRAWING No.	0004

本图不盖出图专用章视为无效

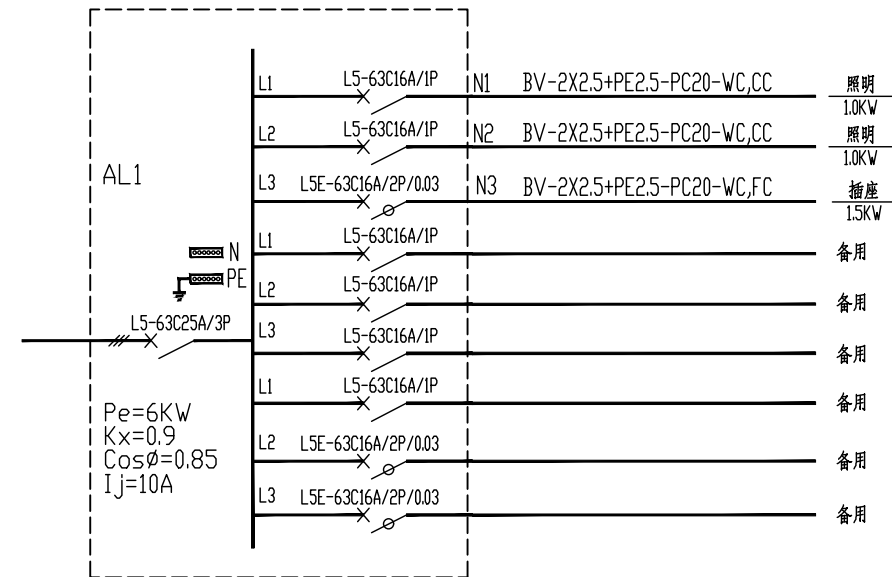

注1: 蓄电池电源供电的持续工作时间90分钟
注2: 此应急照明配电箱的输出回路严禁接入系统以外的开关装置、插座及其他负载。

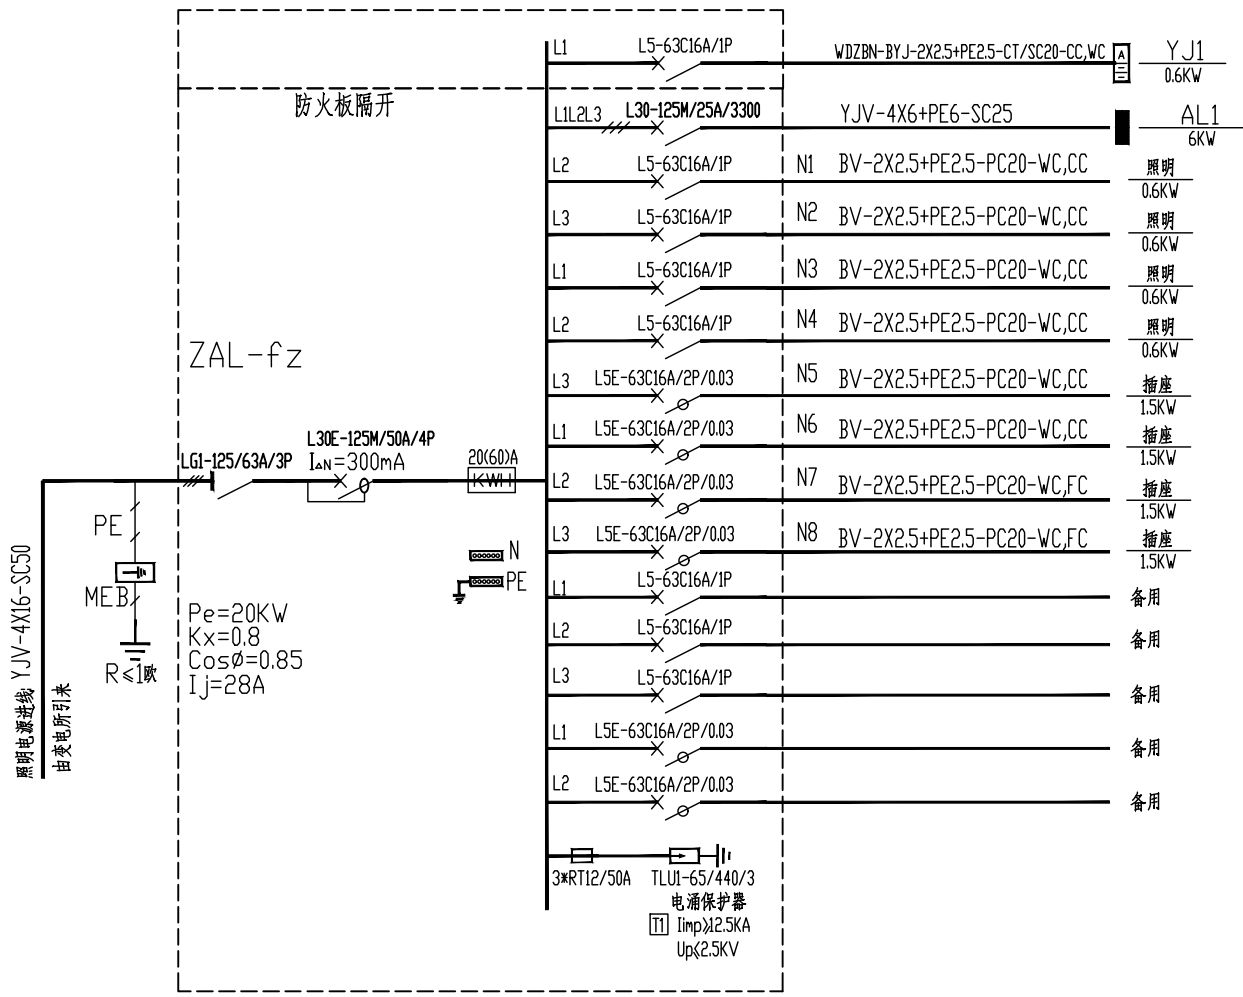

照明配电箱系统图(共1套)

